



ANNEXE 5 - PLAN DE MASSE DU PROJET

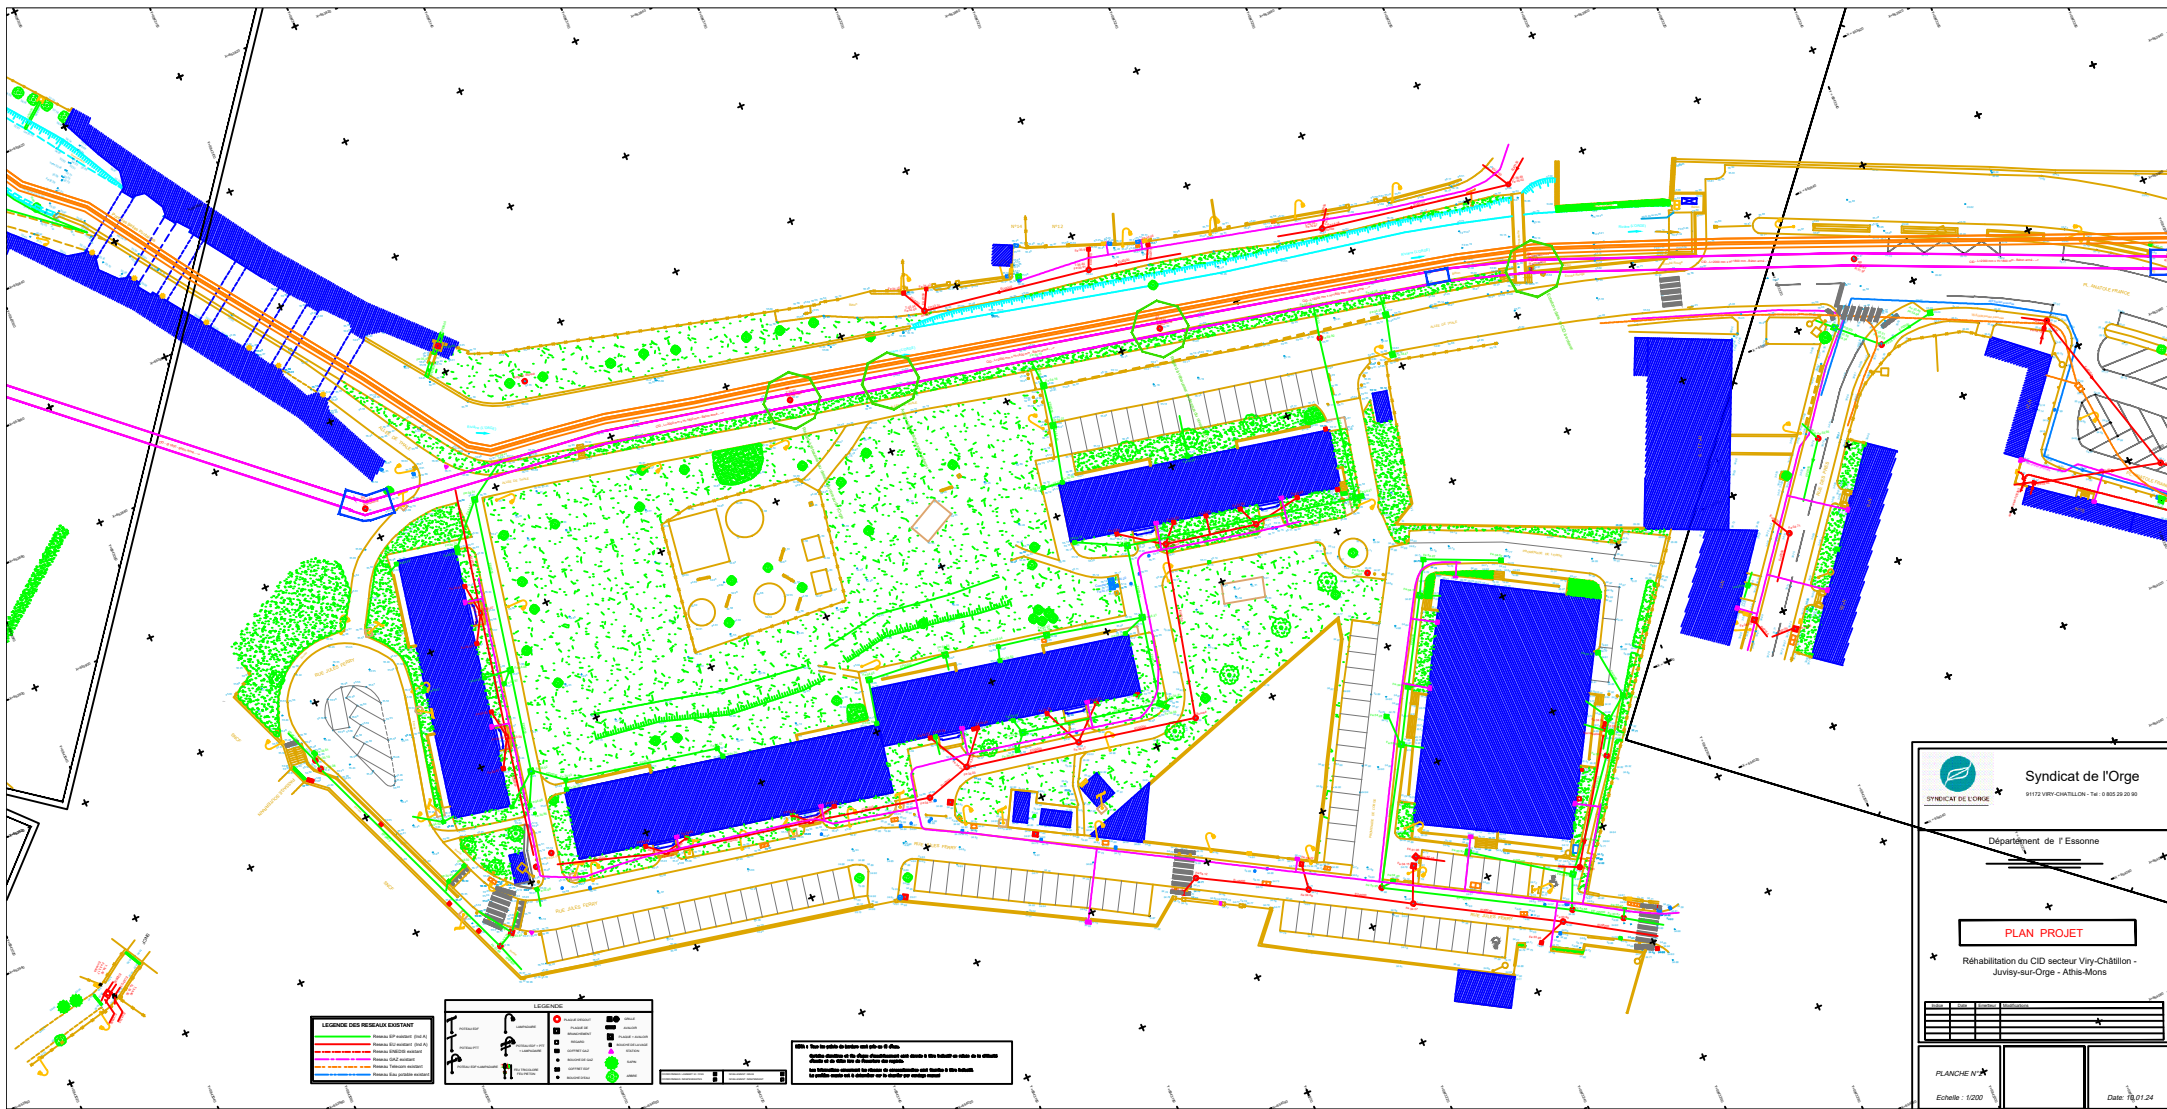

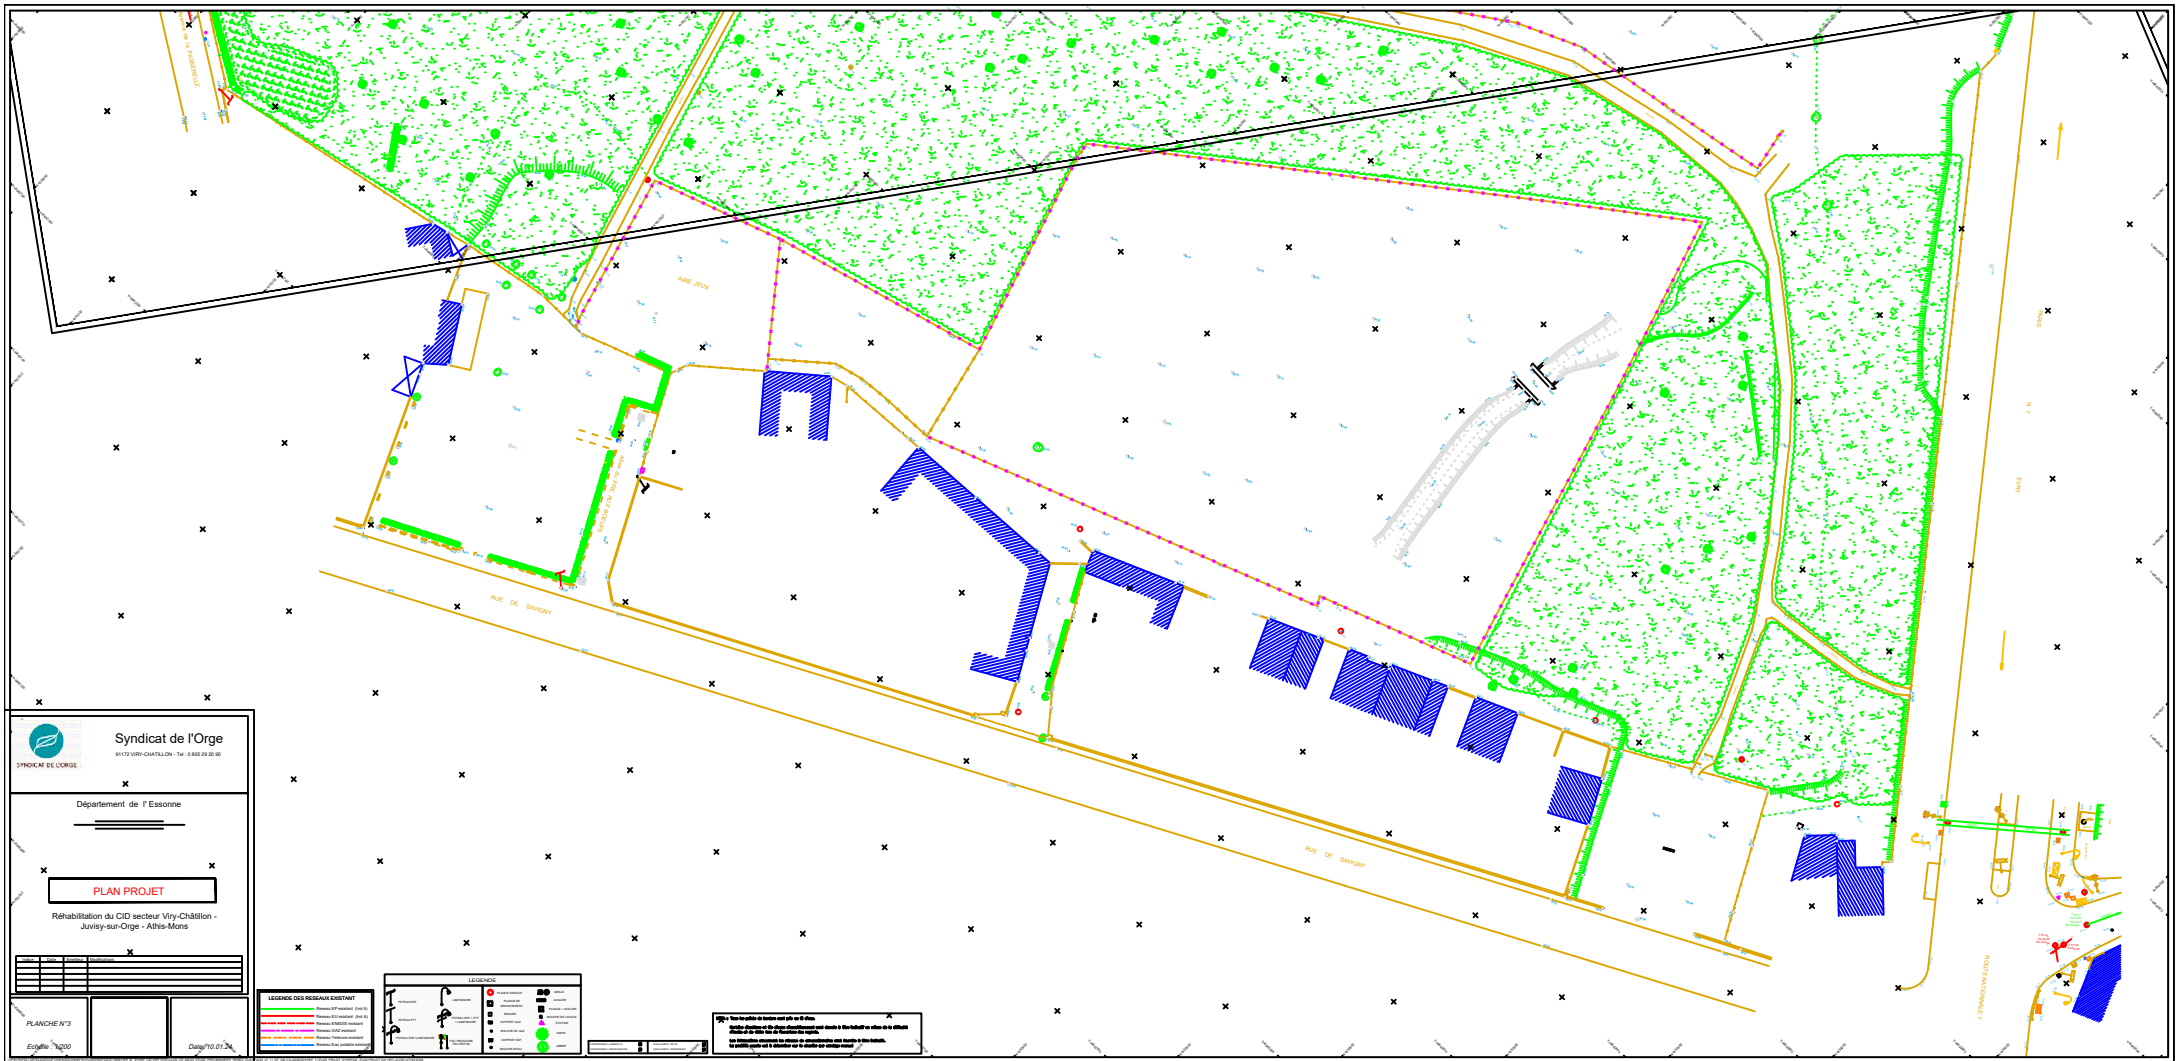





Syndicat de l'Orge
91120 VIRY-CHÂTELLON - Tél. 01 86 03 20 00

Département de l'Essonne

PLAN PROJET

Réhabilitation du CID secteur Viry-Châtillon -
Juvisy-sur-Orge - Athis-Mons

PLANCHE N°3

Echelle 1/2000

Date: 10.07.24

LEGENDE DES RESEAUX EXISTANT

	Canalisations d'égout (d'égout)
	Canalisations d'égout (d'égout)
LEGENDE

	Manhole
	Access point
	Valve
	Check valve
	Flow direction
	Water level
	Sewerage system
	Other symbols

NOTES

1. Le plan est à l'échelle de 1/2000. Les dimensions sont en mètres.

2. Les dimensions sont en mètres.

3. Les dimensions sont en mètres.

4. Les dimensions sont en mètres.

5. Les dimensions sont en mètres.

6. Les dimensions sont en mètres.

7. Les dimensions sont en mètres.

8. Les dimensions sont en mètres.

9. Les dimensions sont en mètres.

10. Les dimensions sont en mètres.