


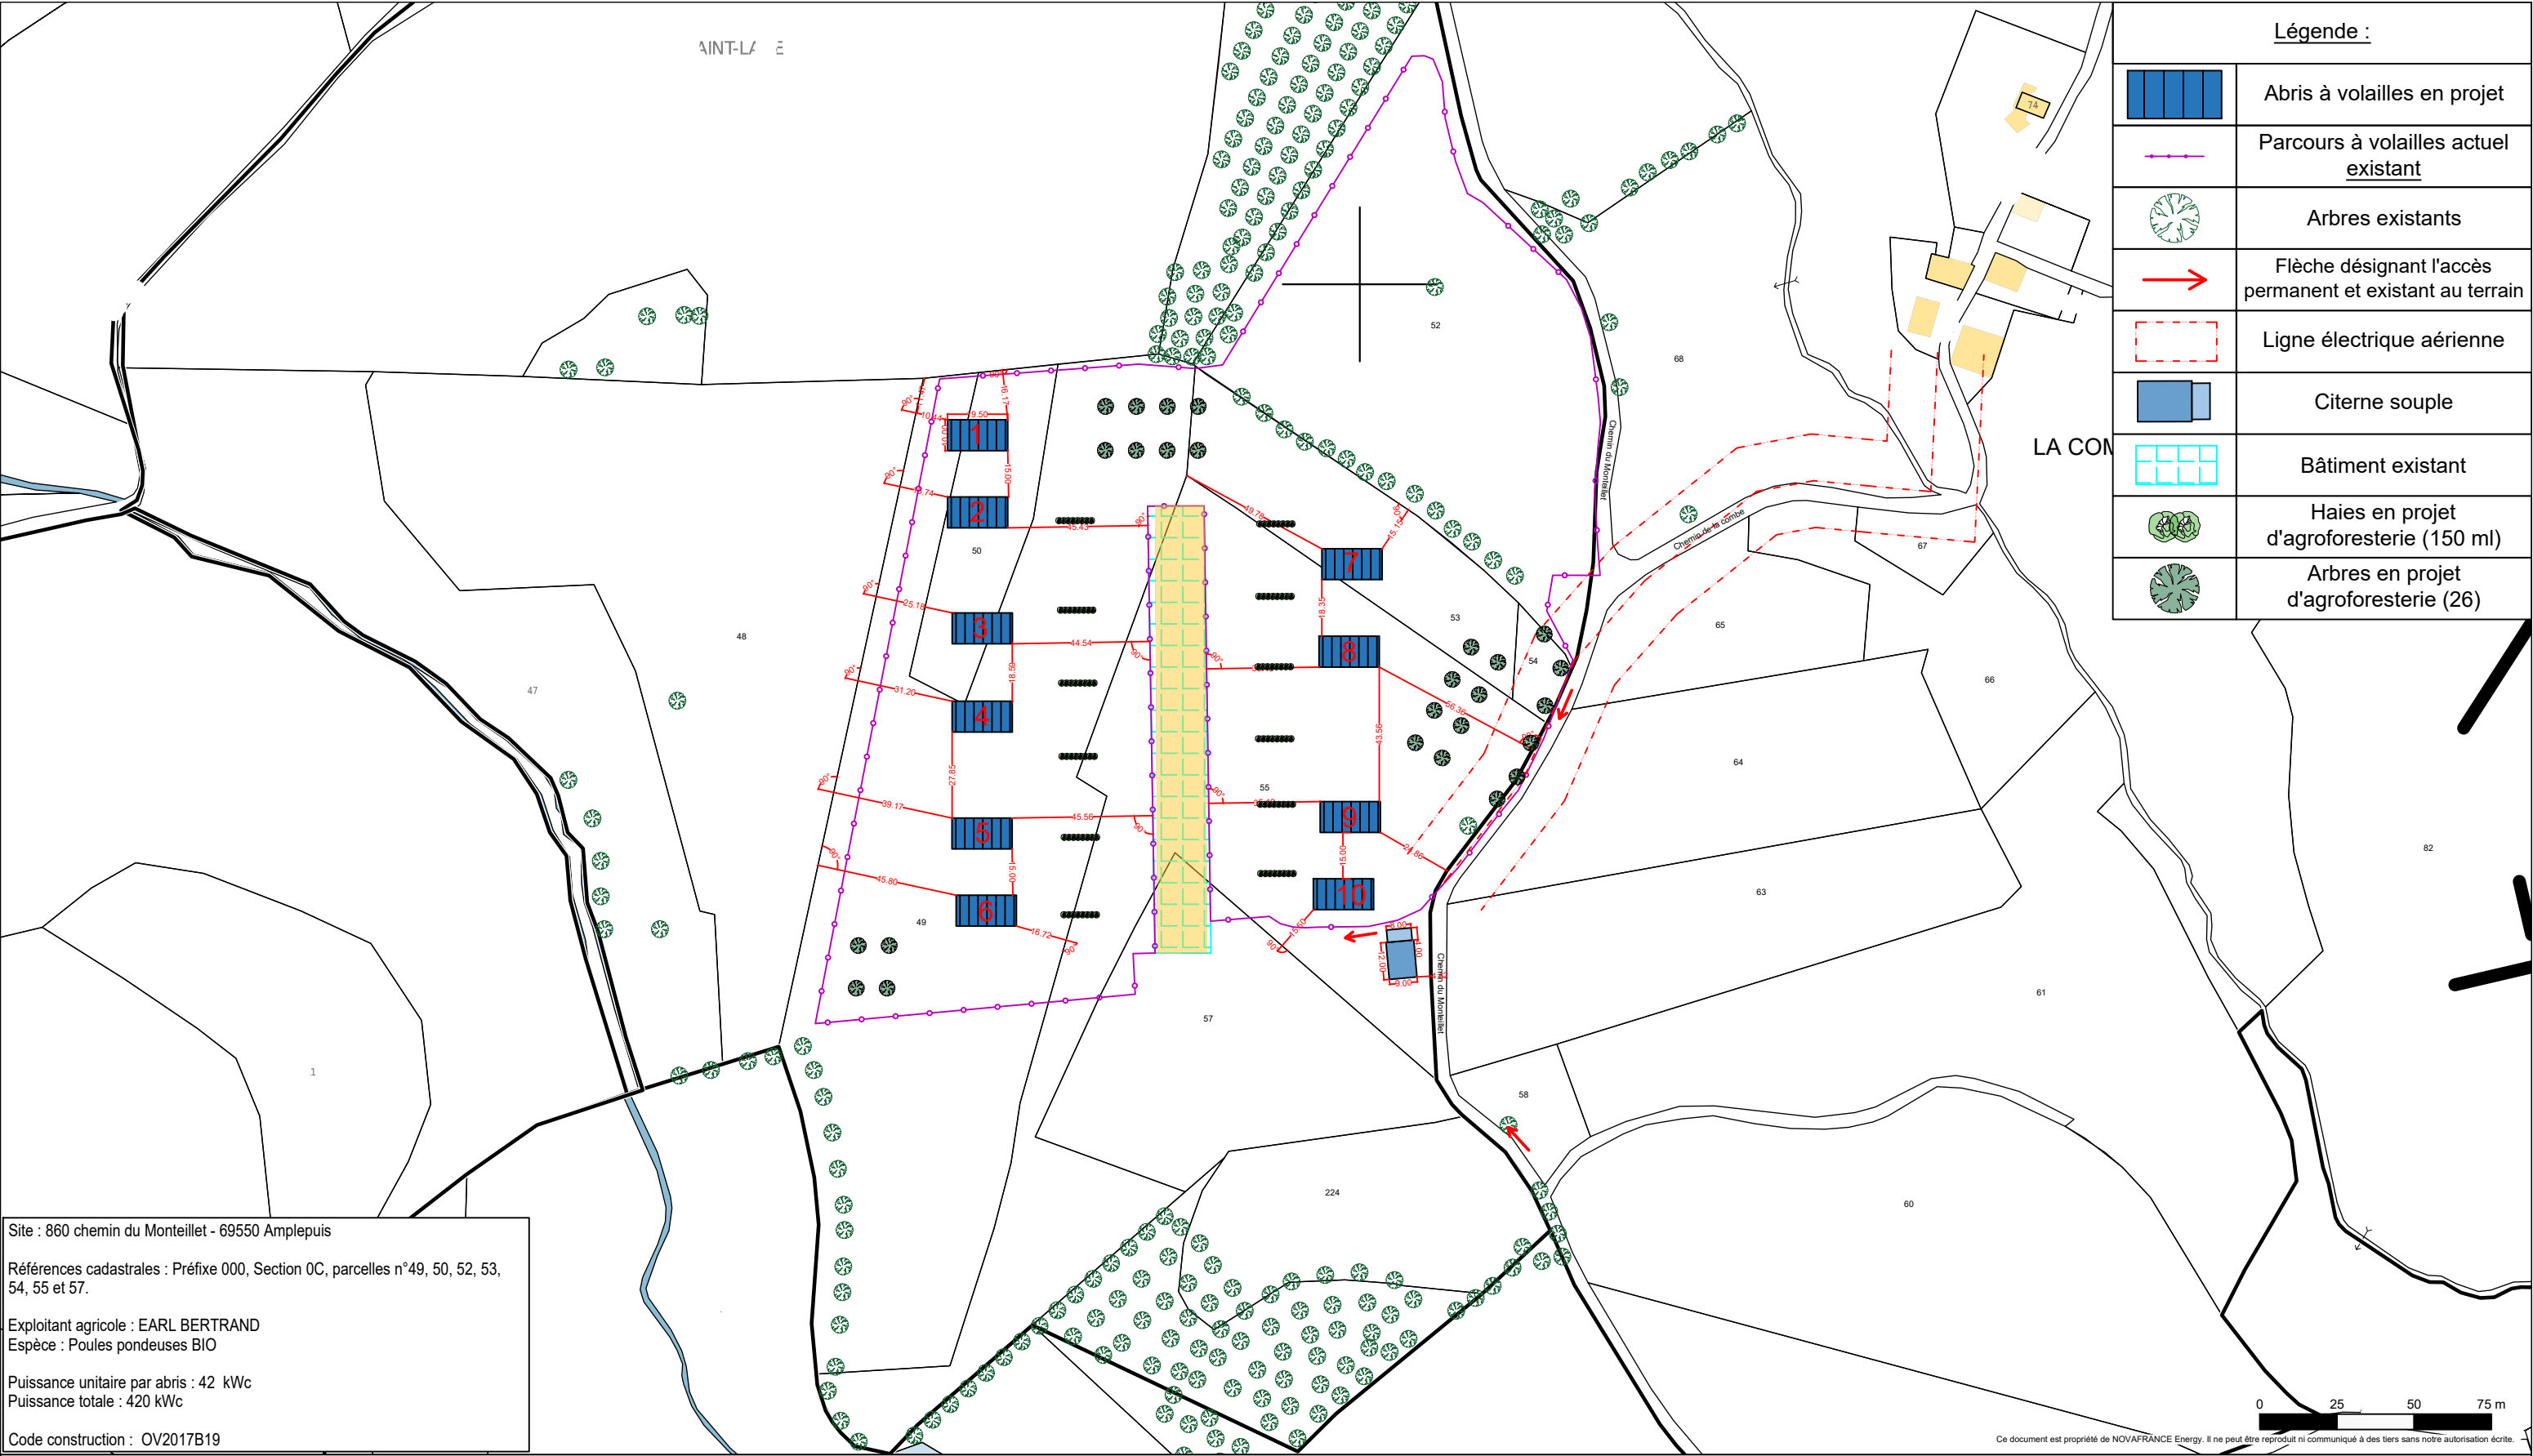


Site : 860 chemin du Monteillet - 69550 Amplepuis

Références cadastrales : Préfixe 000, Section 0C, parcelles n°49, 50, 52, 53, 54, 55 et 57.

Exploitant agricole : EARL BERTRAND
Espèce : Poules pondeuses BIO

Puissance unitaire par abris : 42 kWc
Puissance totale : 420 kWc

Code construction : OV2017B19

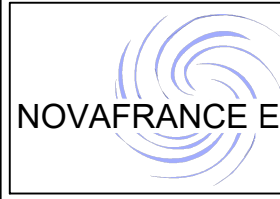

NOVAFRANCE Energy
Arteparc de Bachasson - Bât C
Rue de la carrière de Bachasson
13590 MEYREUIL
tél : 04.86.91.49.01
contactpc@novafranceenergy.com
www.novafranceenergy.fr

DATE	NOM	PHASE
23/07/2025	P.L.	VERSION 4

Construction de 10 abris à volailles avec toiture équipée de modules photovoltaïques

Plan de masse

Echelle : 1:2000
Dossier : BERTRAND 69SG011A100
Page : 01
Format : A3