


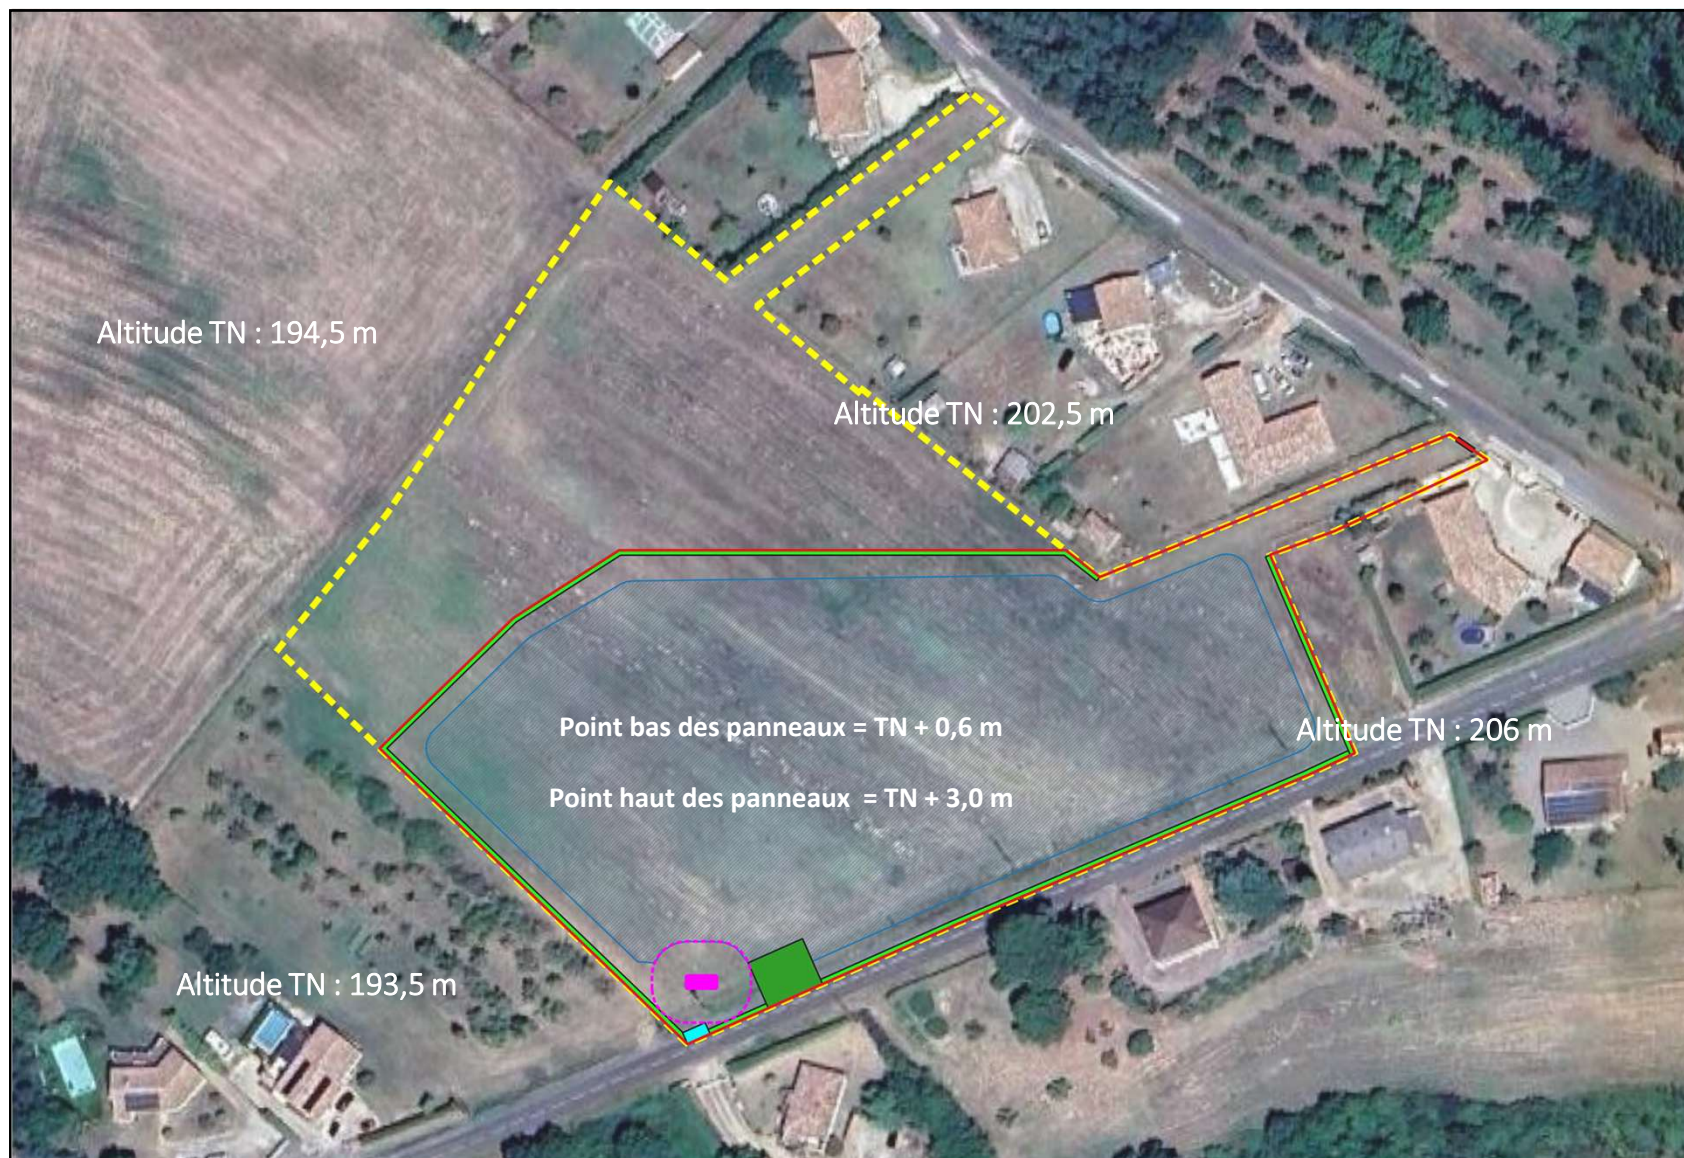

△
Nord

Echelle
1 / 1200

Janvier 2026

Cas par cas : Plan de masse

Installation de panneaux photovoltaïques

Commune de Piquecos (82)

Légende :

- Portail 6m
- Clôture
- Citerne 120m³

- Zone photovoltaïque
- Poste de livraison (13m²)
- Batterie (15m²)
- Haie à planter

Demandeur
Luciole Energies