



Projet d'extension d'un camping
sur la commune de PETIT CAUX

Plan masse du projet
GESTION DES EAUX PLUVIALES

Ecotone
8 Rue du Docteur Surry - 76 600 - LE HAVRE
Tel : 02 35 85 21 - Fax : 0811 382 963
Courriel : ecotone@neuf.fr
www.ecotone-ingenierie.fr

PLAN N°01

Indice : 02

01 Plan original

02 Modification


Echelle : 1/200ème

Le : Juin 2026

Dessiné par : VI

Vérifié par : CV

VUE EN PLAN

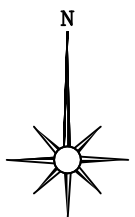


Débit de fuite de 1,0l/s

Débit de fuite de 2,5l/s

Bassin tampon paysager 2
Volume : 270 m³ (219 m³ exigible)
Surface : 468 m²
Fond : 93,50 m NGF
Merlon : 94,50 m NGF
PHE : 94,40 m NGF
Hauteur d'eau maximale: 0,90 m
Pente de talus : 3/1




Coupe de l'ouvrage de fuite de la zone tampon 1

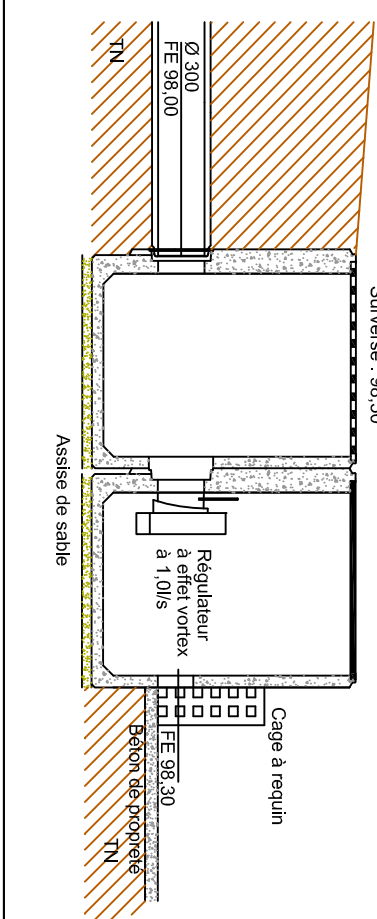


Coupe AA'

Ech : 1/100

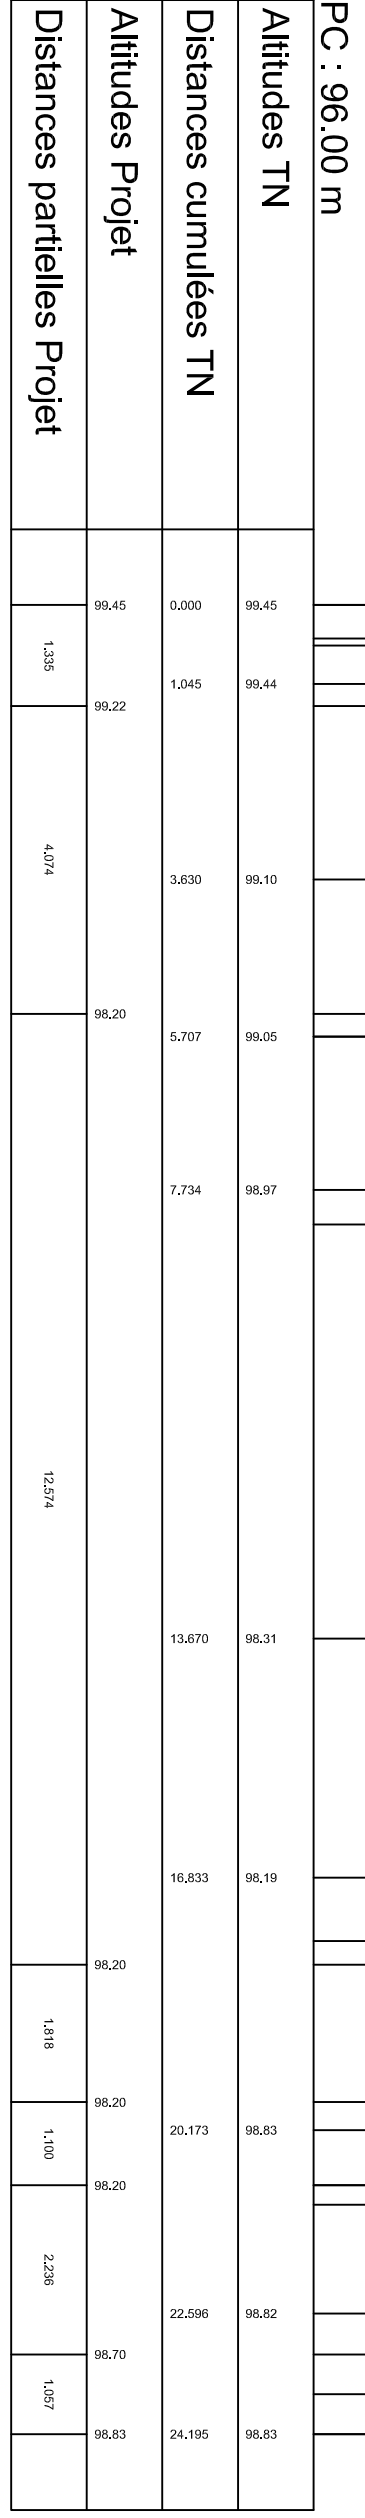


Coupe BB'

Ech : 1/100

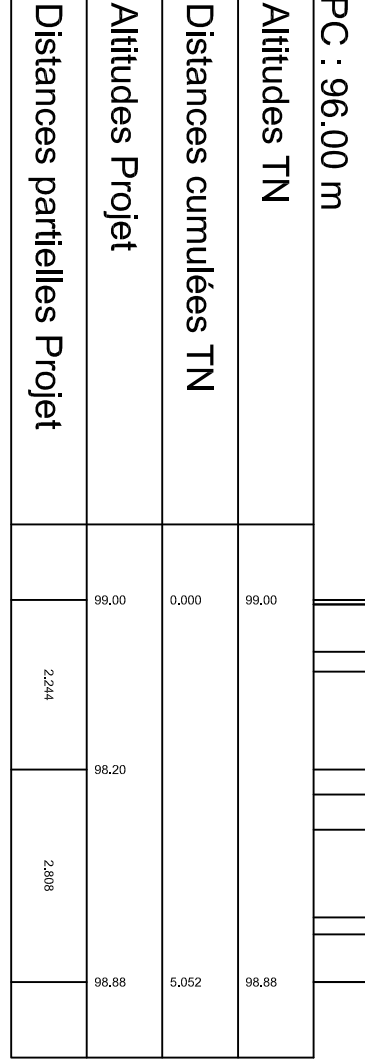

Coupe CC'

Ech : 1/100

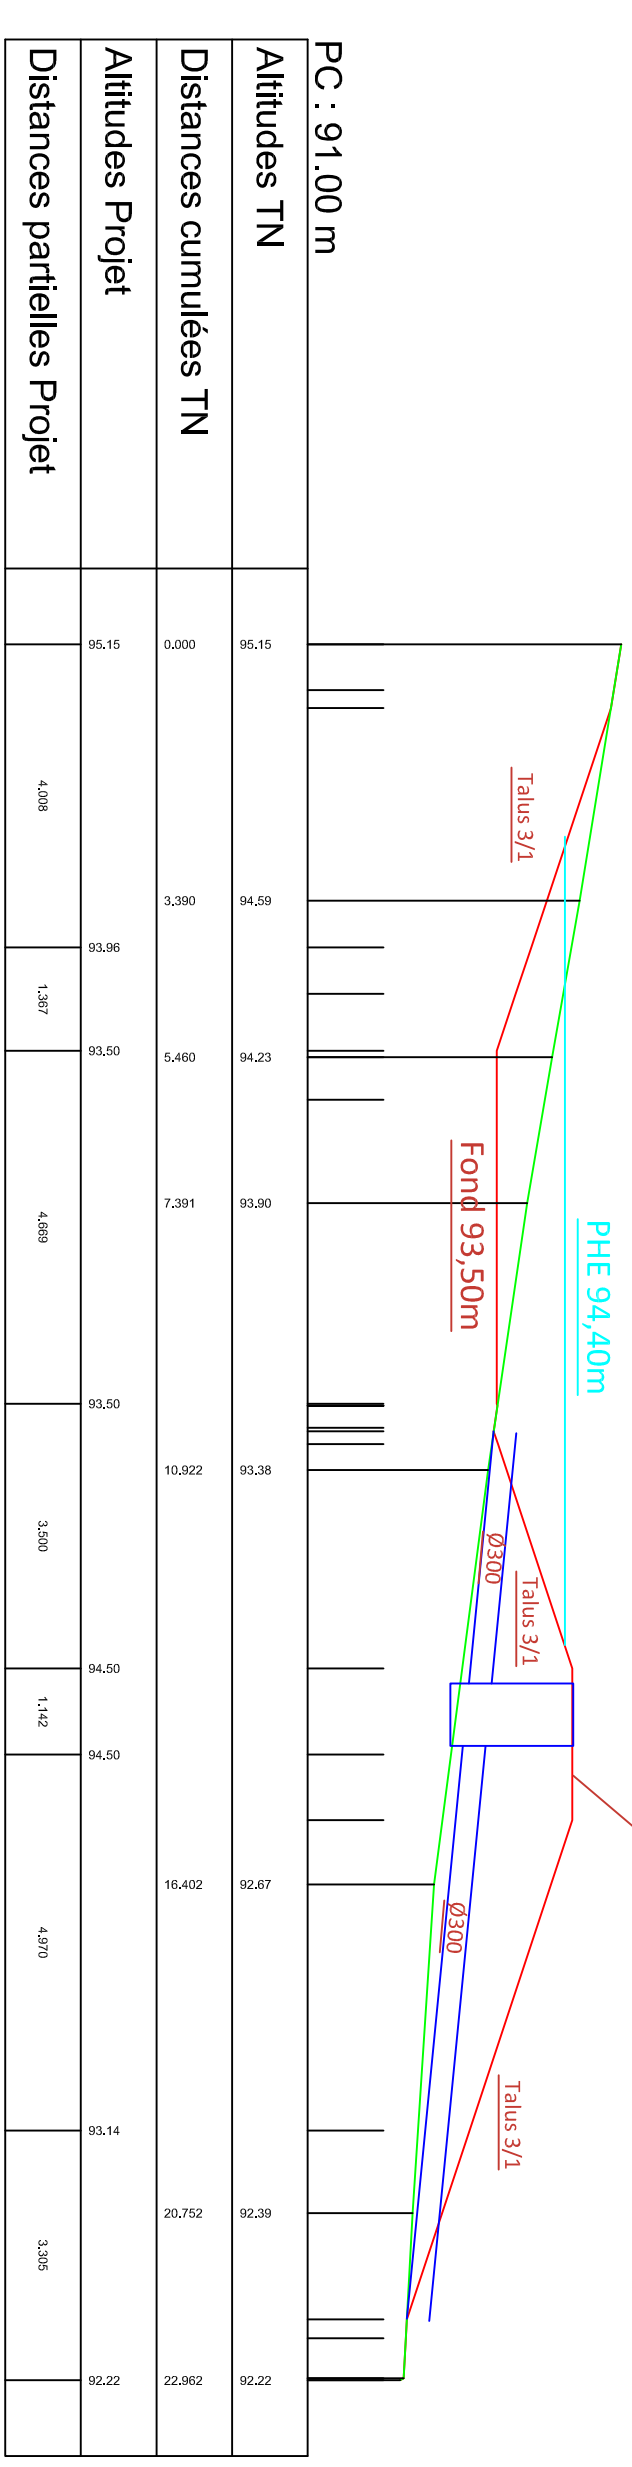

Synoptique hydraulique



- Volume nécessaire pour assurer la protection centennale du projet : 317 m³
- Volume retenu dans les ouvrages tampon : 390 m³
- Rejet par débit de fuite cumulé de 2,5 l/s (1,0+1,5 l/s)