


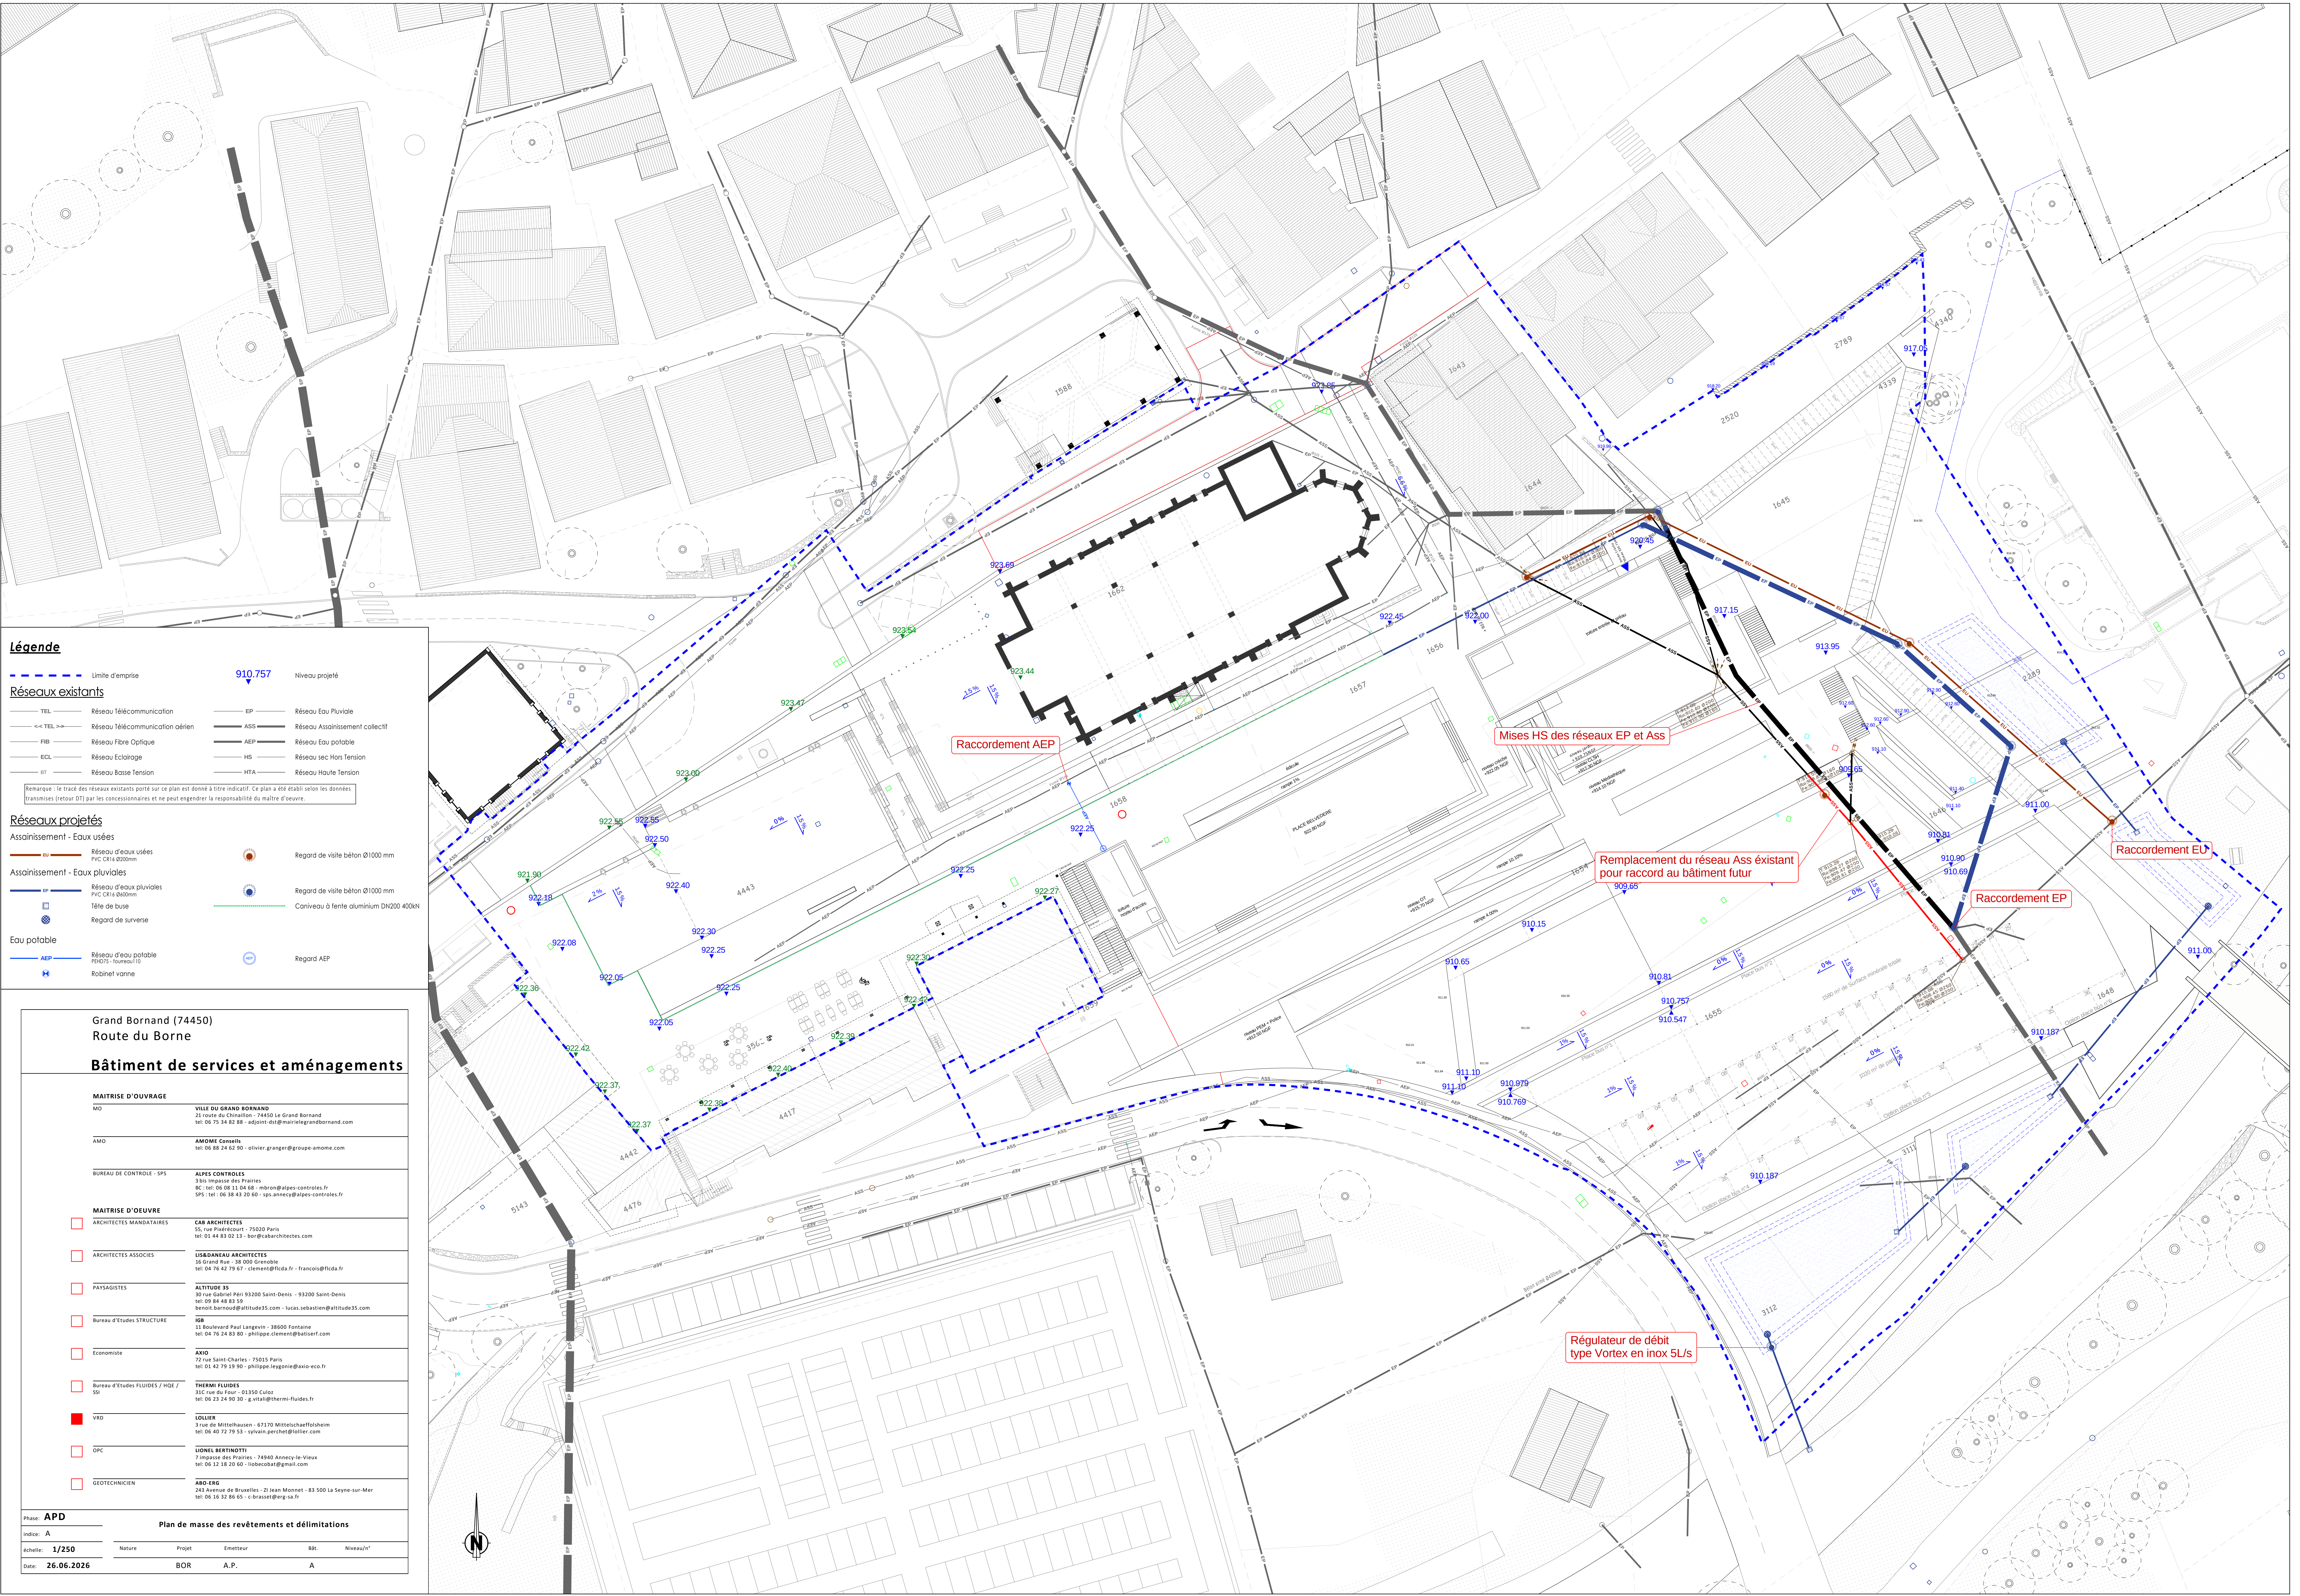

Légende

Réseaux existants

TEL

Réseau Télécommunication

TEL

Réseau Télécommunication aérien

FIB

Réseau Fibre Optique

ECL

Réseau Eclairage

BT

Réseau Basse Tension

EP

Réseau Eau Pluviale

AS

Réseau Assainissement collectif

AEP

Réseau Eau potable

HS

Réseau sec Haute Tension

HTA

Réseau Haute Tension

Remarque : le tracé des réseaux existants porté sur ce plan est donné à titre indicatif. Ce plan a été établi selon les données transmises (niveau DT) par les concessionnaires et ne peut engendrer la responsabilité du maître d'œuvre.

Réseaux projetés

Assainissement - Eaux usées

AS

Réseau d'eaux usées
PVC CH 400mm

Regard de visite béton Ø1000 mm

Assainissement - Eaux pluviales

EP

Réseau d'eaux pluviales
PVC CH 400mm

Regard de visite béton Ø1000 mm

Regard de surverse

Convoiement à fente aluminium DN200 400N

Eau potable

AEP

Réseau d'eau potable
PPH20 - tousou10

Regard AEP

Robinet vanne

Grand Bornand (74450) Route du Borne	
Bâtiment de services et aménagements	
MAÎTRISE D'OUVRAGE	
MO	VILLE DU GRAND BORNAND 21 route du Chénillon - 74450 Le Grand Bornand tel: 06 75 34 42 88 - adpoint-ds@mauriegandbornand.com
AMO	AMOMI Conseils tel: 06 88 24 42 90 - olivier.granger@groupe-amomi.com
BUREAU DE CONTRÔLE - SP5	
ALPES CONTRÔLES 3 bis Impasse des Prairies 80 - tel: 06 08 11 04 40 - marion@alpes-contrôles.fr SP5 - tel: 06 38 43 20 60 - sp5.unnemy@alpes-contrôles.fr	
MAÎTRISE D'ŒUVRE	
ARCHITECTES MANDATAIRES	CAR ARCHITECTES 55, rue Piérecourt - 75020 Paris tel: 01 46 83 02 31 - toi@cararchitectes.com
ARCHITECTES ASSOCIÉS	LISADANEAU ARCHITECTES 30 Grand Rue - 38 000 Grenoble tel: 04 76 42 79 67 - clement@lisafr.fr - francois@lisafr.fr
PAYSAGISTES	ALTITUDE 35 30 rue Gabriel Péri 93200 Saint-Denis - 93200 Saint-Denis tel: 01 08 48 83 59 benoit.barnoud@altitude35.com - lucas.sebastien@altitude35.com
Bureau d'Etudes STRUCTURE	IDE 11 Boulevard Paul Langevin - 38600 Fontaine tel: 04 76 24 83 80 - philippe.clement@batistier.com
Economiste	AXIO 72 rue Saint-Charles - 75015 Paris tel: 01 42 79 29 30 - philippe.langevin@axio-eco.fr
Bureau d'Etudes FLUIDES / HGE / SD	THERMI FLUIDES 35C rue du Four - 01310 Culoz tel: 06 23 24 90 30 - g.vitali@thermi-fluides.fr
VRD	LOLLIER 3 rue de Mittelhausen - 67370 Mitteltscheffolsheim tel: 06 40 72 79 33 - vivian.lercher@lollier.com
OPC	LIONEL BERTINOTTI 7 Impasse des Prairies - 74940 Améville-Vieux tel: 06 12 18 20 60 - liobccobat@gmail.com
GEOTECHNIQUE	ABO-ENG 243 Avenue de Bruxelles - 21 Jean Monnet - 83 500 La Seyne-sur-Mer tel: 06 16 33 88 65 - c.brauer@abo-eng.fr
Phase: APD	
Indice: A	
Plan de masse des revêtements et délimitations	
échelle: 1/250	Nature
Date: 26.06.2026	Projet
	Emetteur
	Bât.
	Niveau/m
	BOR
	A.P.
	A