


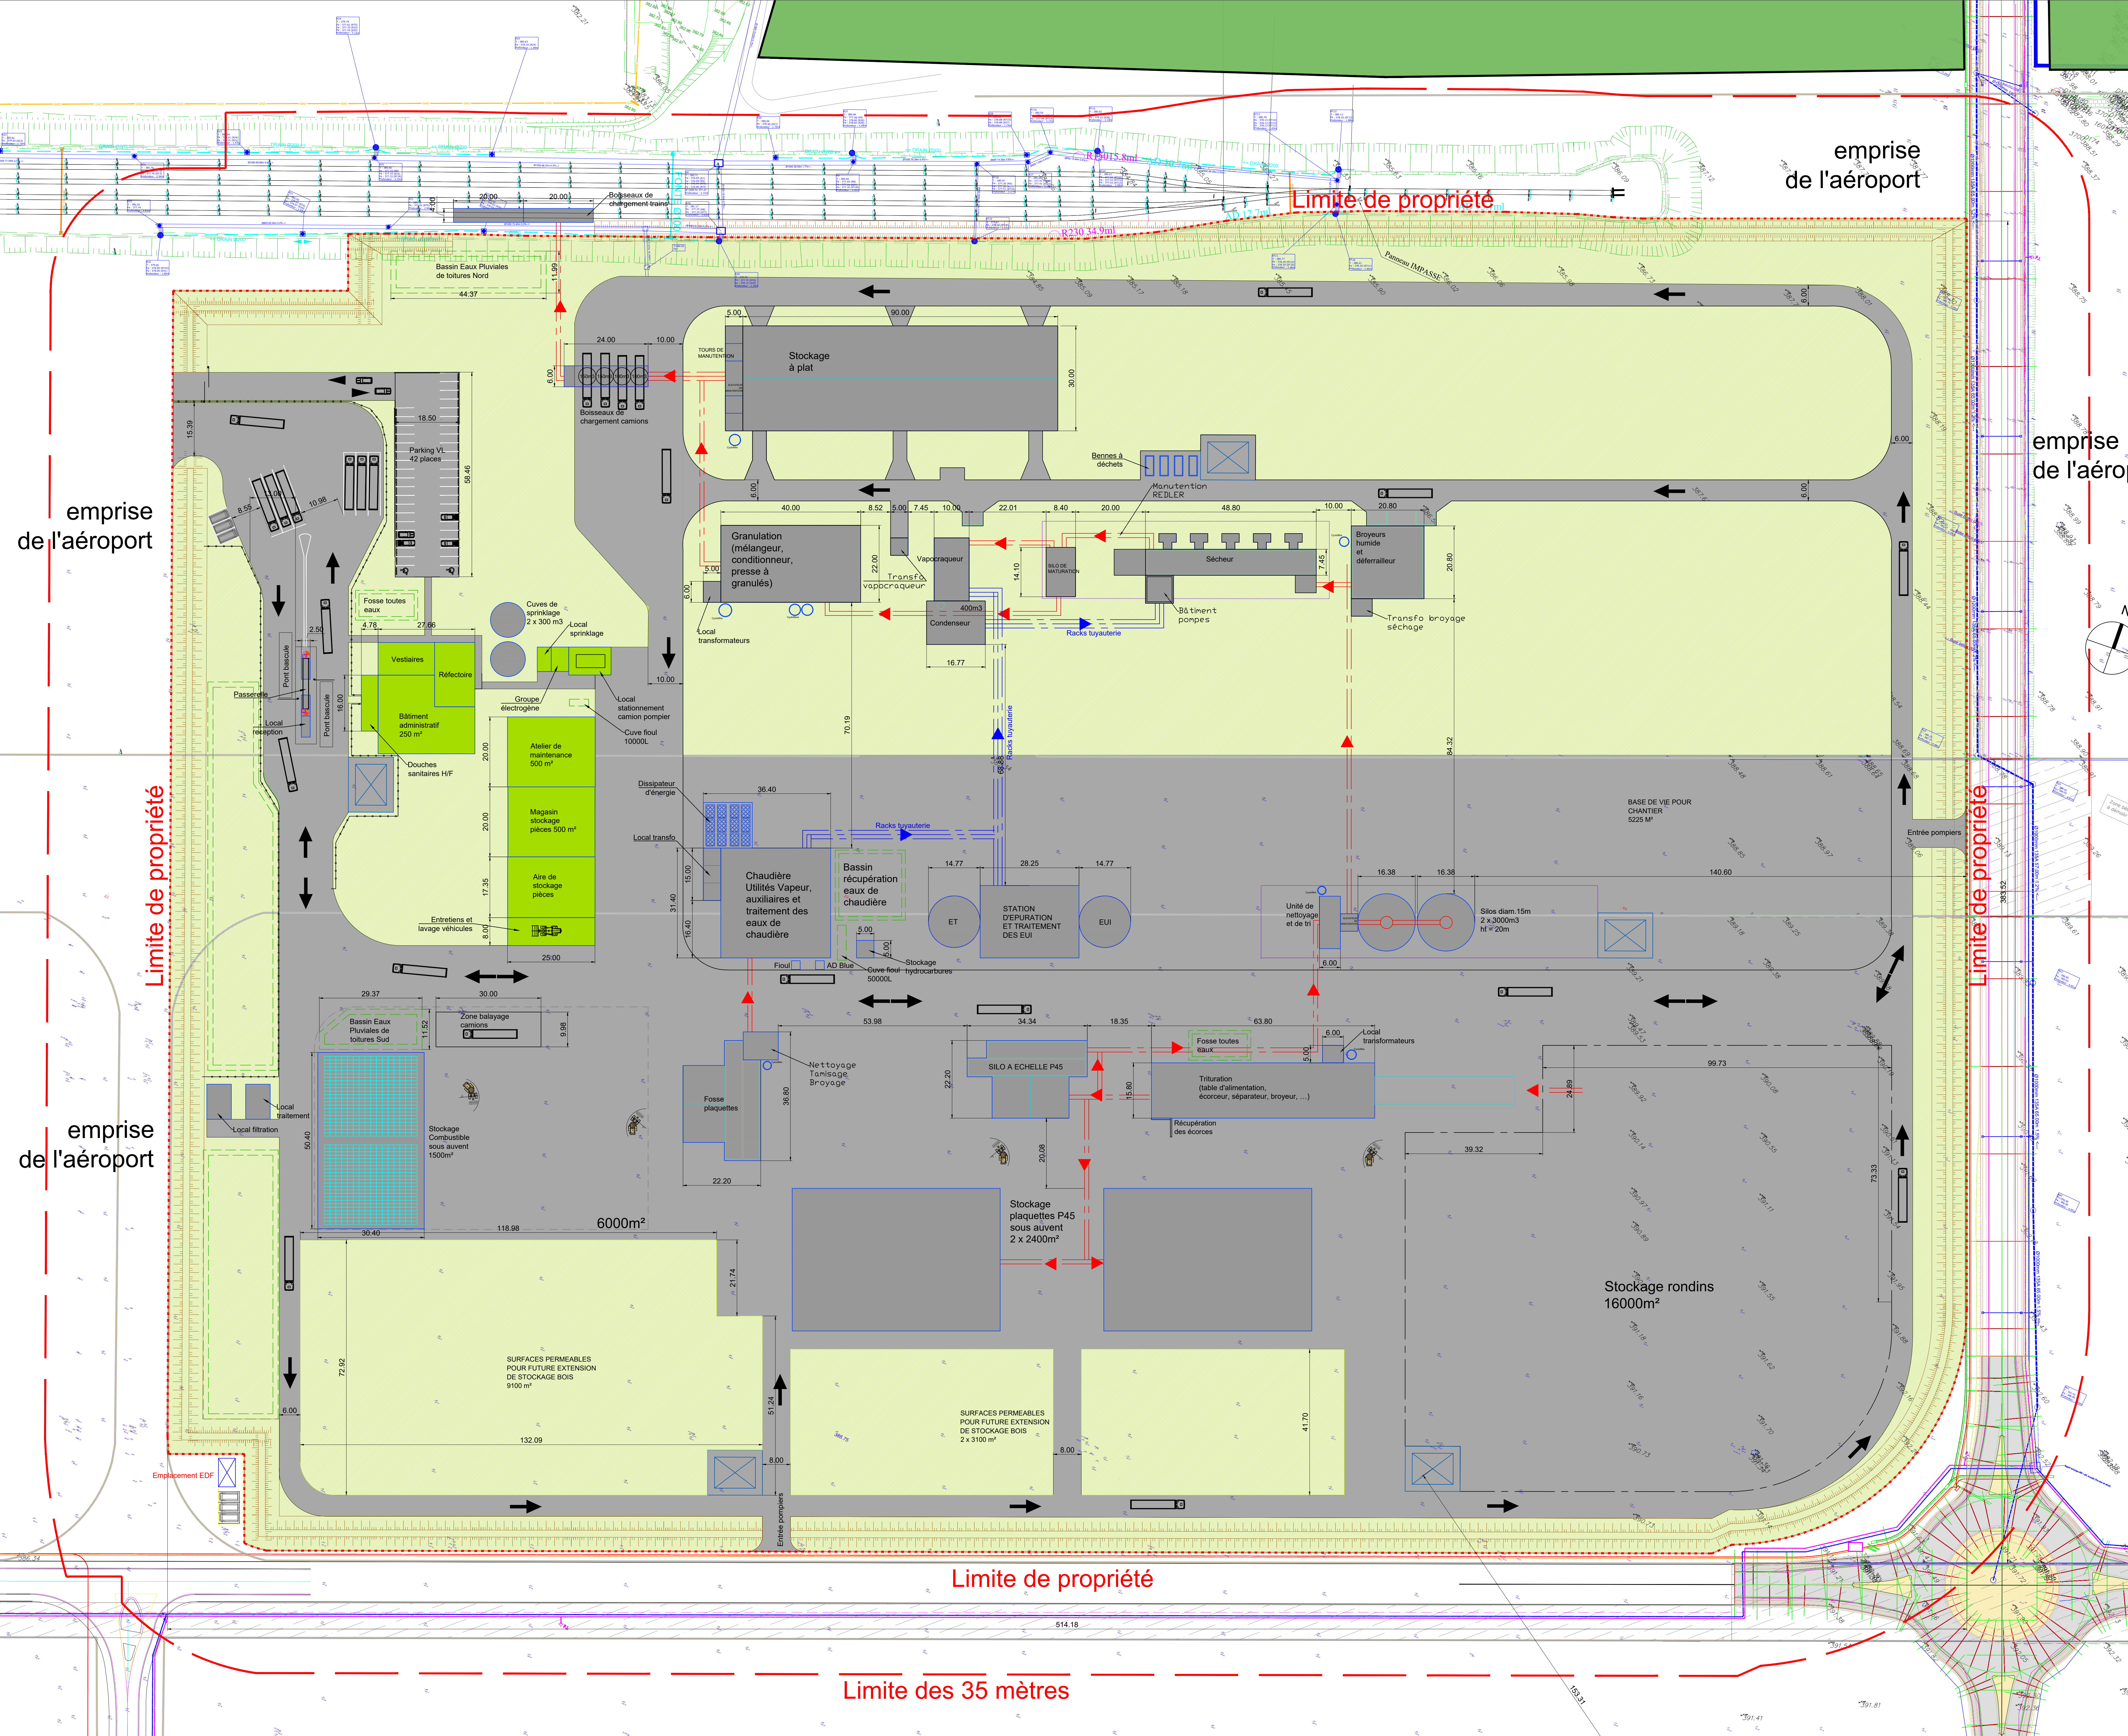

PROJET D'IMPLANTATION D'UNE UNITE DE PRODUCTION DE BIOENERGIE

Européenne de Biomasse **EUROPEENNE DE BIOMASSE** Maître d'Ouvrage
12 rue de la Chaussée d'Antin
75009 PARIS

PINGAT Architecte
9, rue André Pingat
91100 Evry
+33 (0)3 26 97 71 32 contact@pingat.com

N° de révision	Date de révision	Description de la révision	Remarque
A	09/06/2023	Création de plans	

PLAN MASSE

ETAT ACTUEL ☐ PROJET ☒ Date : 09/06/2023

Dessiné par : G. Mathiotte Chef de Projet : -.- Approuvé par : C. Godard

Numéro d'affaire : Phase : PC Numéro du document : PC 2 Echelle : 1 : 600